
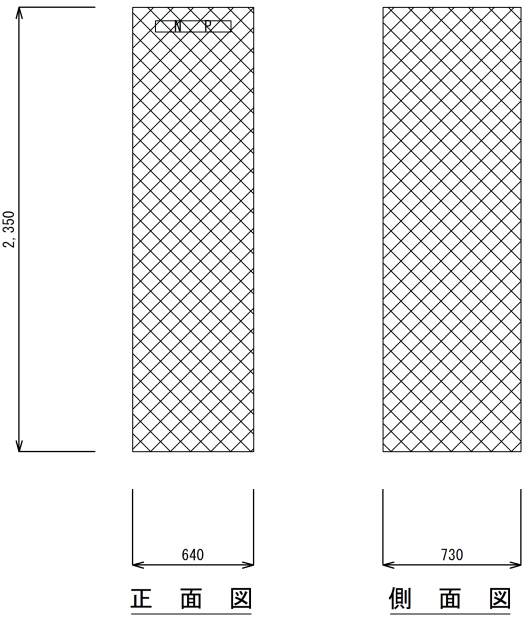


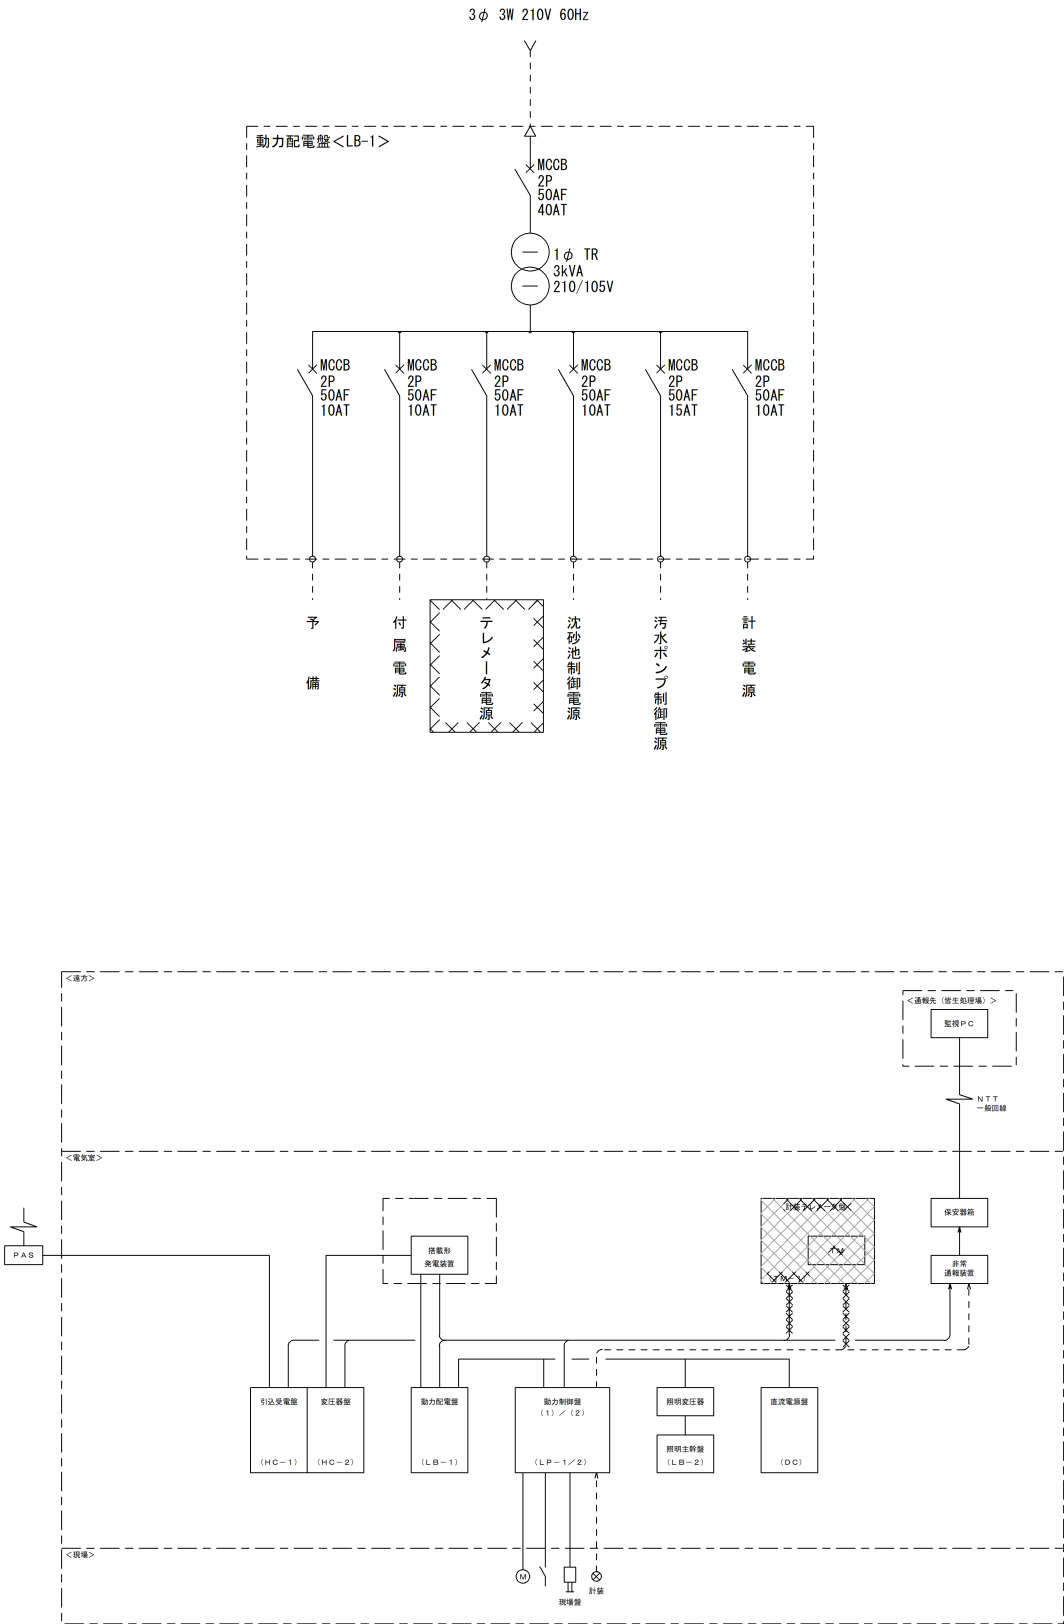


盤名称	計装テレメータ盤
盤記号	TM-1

注記

1.  は、撤去を示す。

件名	上福原ポンプ場電気設備改築工事		
図名	上福原ポンプ場 テレメータ装置単線・外形図 (撤去)		
施工場所	米子市皆生四丁目10番28号		
縮尺	A3 1:40	図番	E-5
米子市下水道部			

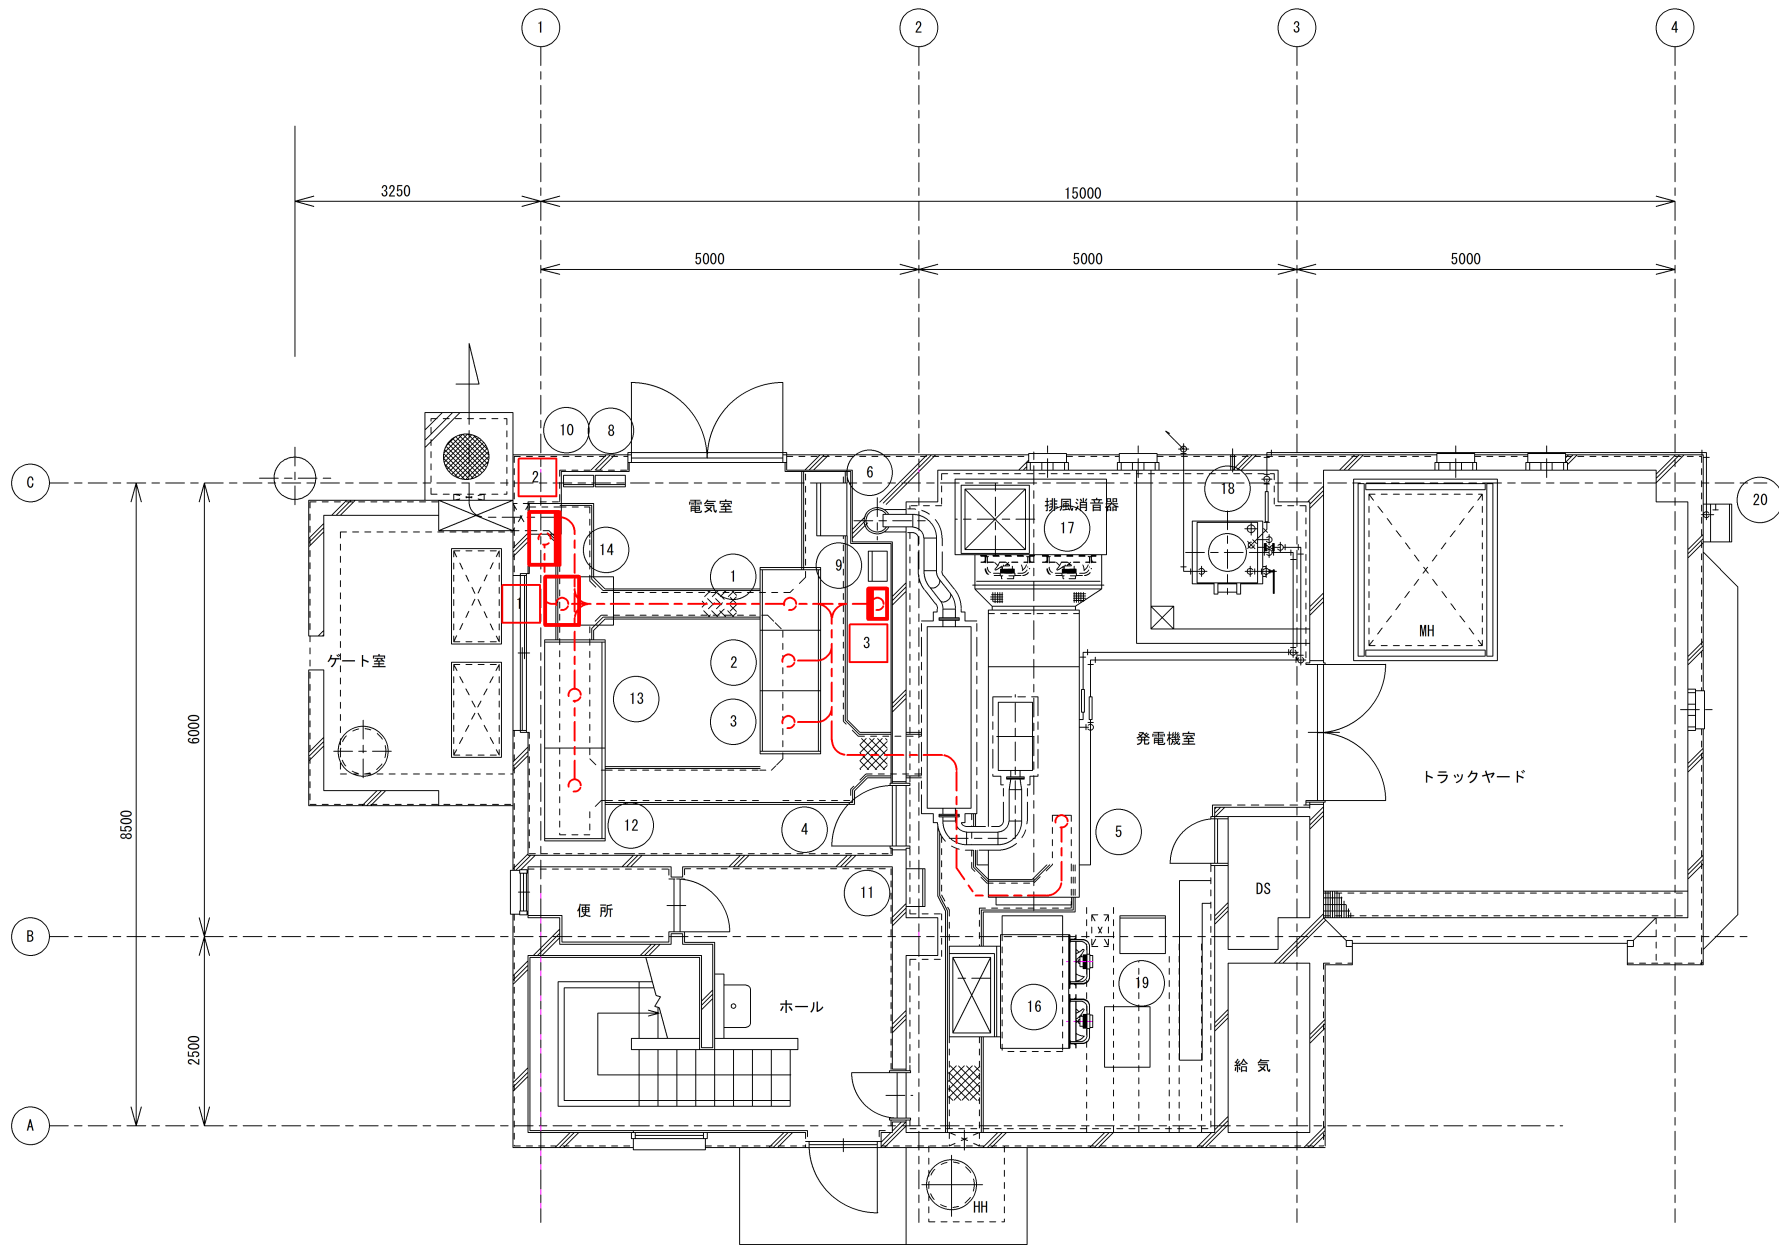

1階平面図 (S=1/50)

番号	盤名称	記号	備考
①	動力配電盤	LB-1	既設
②	動力制御盤(1)	LP-1A	〃
③	動力制御盤(2)	LP-1B	〃
④	計装テレメータ盤	TM-1	〃
⑤	自家発電装置	ACG	〃
⑥	照明主幹盤	LB-2	〃
⑧	保安器箱	TB	既設
⑨	接地端子箱	ET-1	〃
⑩	照明分電盤	L-1	〃
⑪	建築動力分電盤	P-1	〃
⑫	引込受電盤	HC-1	〃
⑬	変圧器盤	HC-2	〃
⑭	TRユニット	TRU	〃
⑮	二次消音器		〃
⑯	給気ファン		〃
⑰	排気ダクト		〃
⑱	燃料小出槽		〃
⑲	換気ファン制御盤	LCB-3	〃
⑳	給油口ボックス		〃
1	ミニUPS		今回
2	UPS分電盤	UPS-1	〃
3	非常通報装置		〃

注記
1. は新設を示す。
2. は既設を示す。


件名	上福原ポンプ場電気設備改築工事		
図名	上福原ポンプ場 1階平面図 (更新)		
施工場所	米子市皆生四丁目10番28号		
縮尺	A3 1:100	図番	E-6
米子市下水道部			



注 記

1. 、太線は今回を示す。

件 名	上福原ポンプ場電気設備改築工事		
図 名	上福原ポンプ場 配線系統図（新設）		
施 工 場 所	米子市皆生四丁目10番28号		
縮 尺	-	図 番	E-7
米 子 市 下 水 道 部			

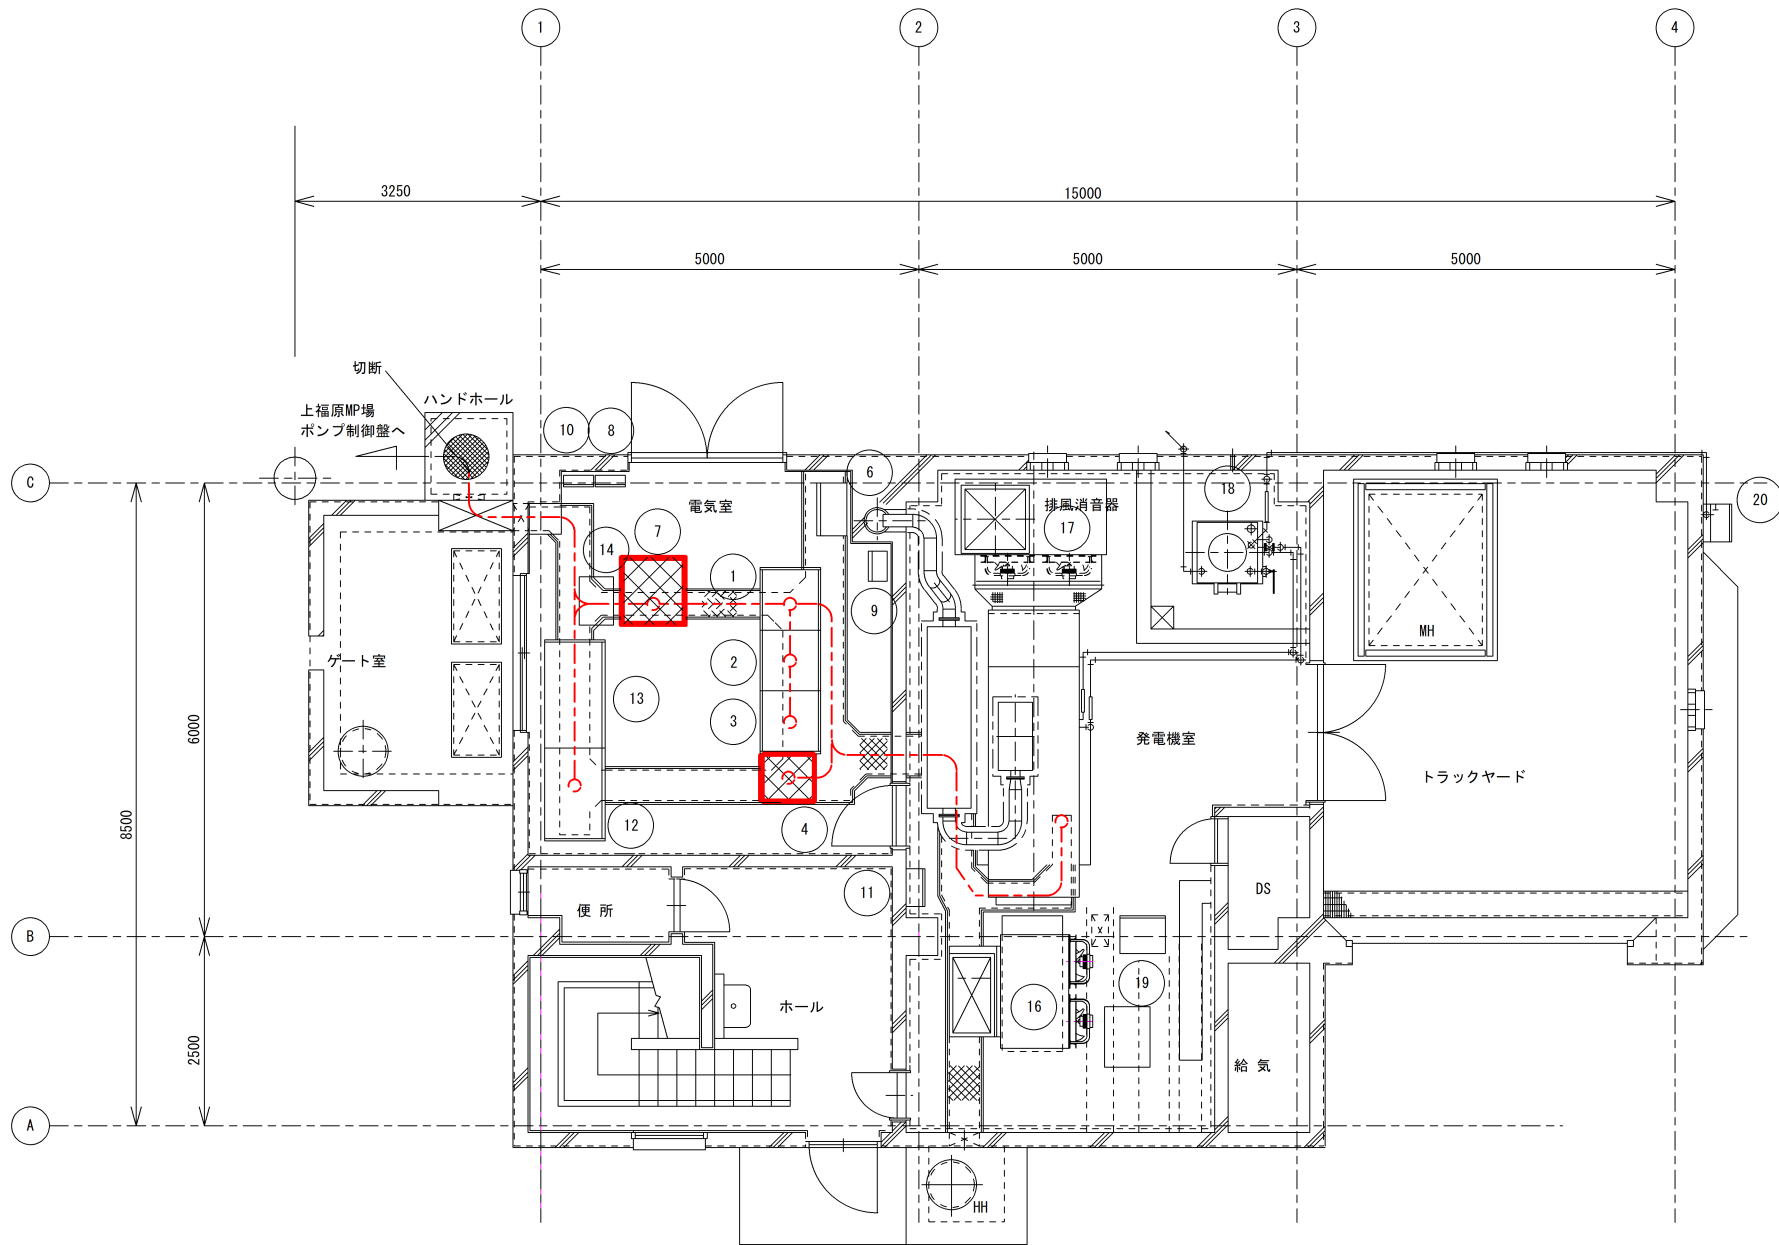


1 階平面図 (S = 1 / 5 0)

番 号	盤 名 称	記 号	備 考
①	動力配電盤	LB-1	既 設
②	動力制御盤 (1)	LP-1A	〃
③	動力制御盤 (2)	LP-1B	〃
④	計装テレメータ盤	TM-1	撤 去
⑤	自家発電装置	ACG	既 設
⑥	照明主幹盤	LB-2	〃
⑦	直流電源盤	DC	撤 去
⑧	保 安 器 箱	TB	既 設
⑨	接 地 端 子 箱	ET-1	〃
⑩	照明分電盤	L-1	〃
⑪	建築動力分電盤	P-1	〃
⑫	引込受電盤	HC-1	〃
⑬	変圧器盤	HC-2	〃
⑭	T Rユニット	TRU	〃
⑮	二次消音器		〃
⑯	給気ファン		〃
⑰	排気ダクト		〃
⑱	燃料小出槽		〃
⑲	換気ファン制御盤	LCB-3	〃
⑳	給油口ボックス		〃

- 注 記
1. XXXX は撤去を示す。
2. XXXX は既設を示す。
3. 電線管の撤去は露出部のみとする。

件 名	上福原ポンプ場電気設備改築工事		
図 名	上福原ポンプ場 1階平面図 (撤去)		
施 工 場 所	米子市皆生四丁目10番28号		
縮 尺	A3 1:100	図 番	E-8
米 子 市 下 水 道 部			

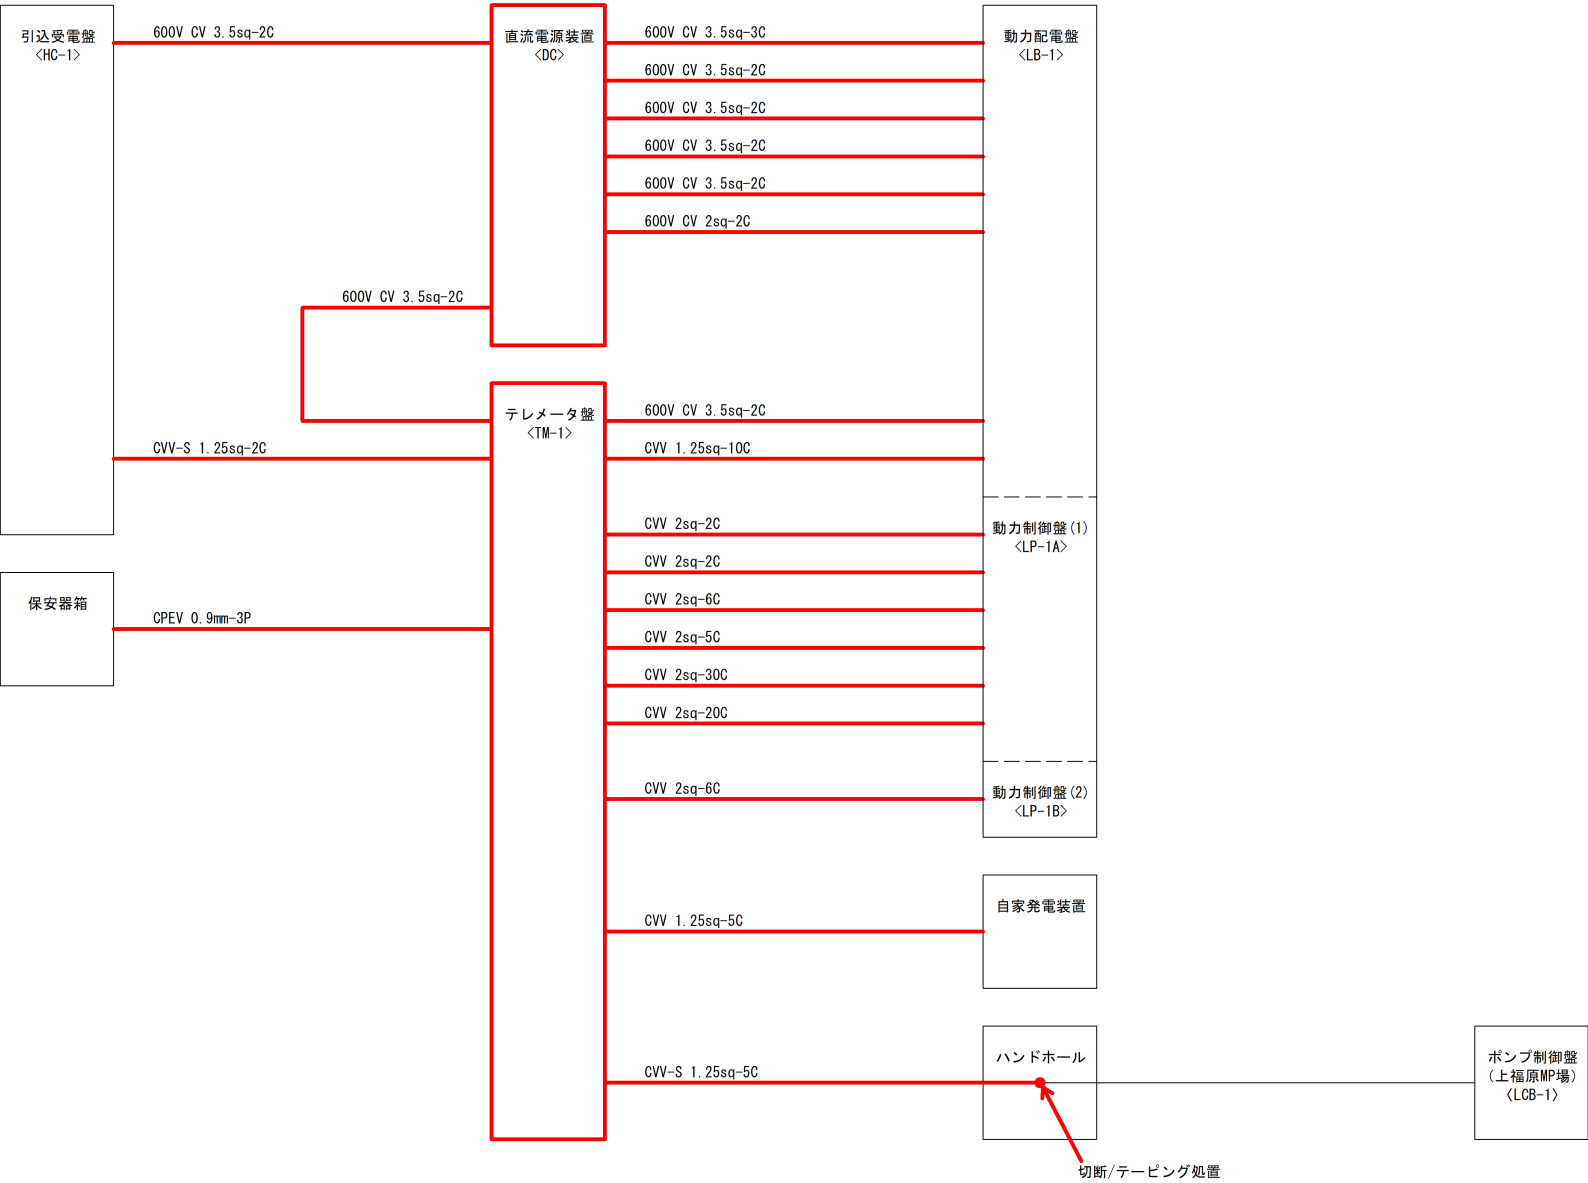

注 記

1. 、太線は撤去工事を示す。

件 名	上福原ポンプ場電気設備改築工事		
図 名	上福原ポンプ場 配線系統図 (撤去)		
施 工 場 所	米子市皆生四丁目10番28号		
縮 尺	A3 -	図 番	E-9
米 子 市 下 水 道 部			