




平面図 縮尺1/500

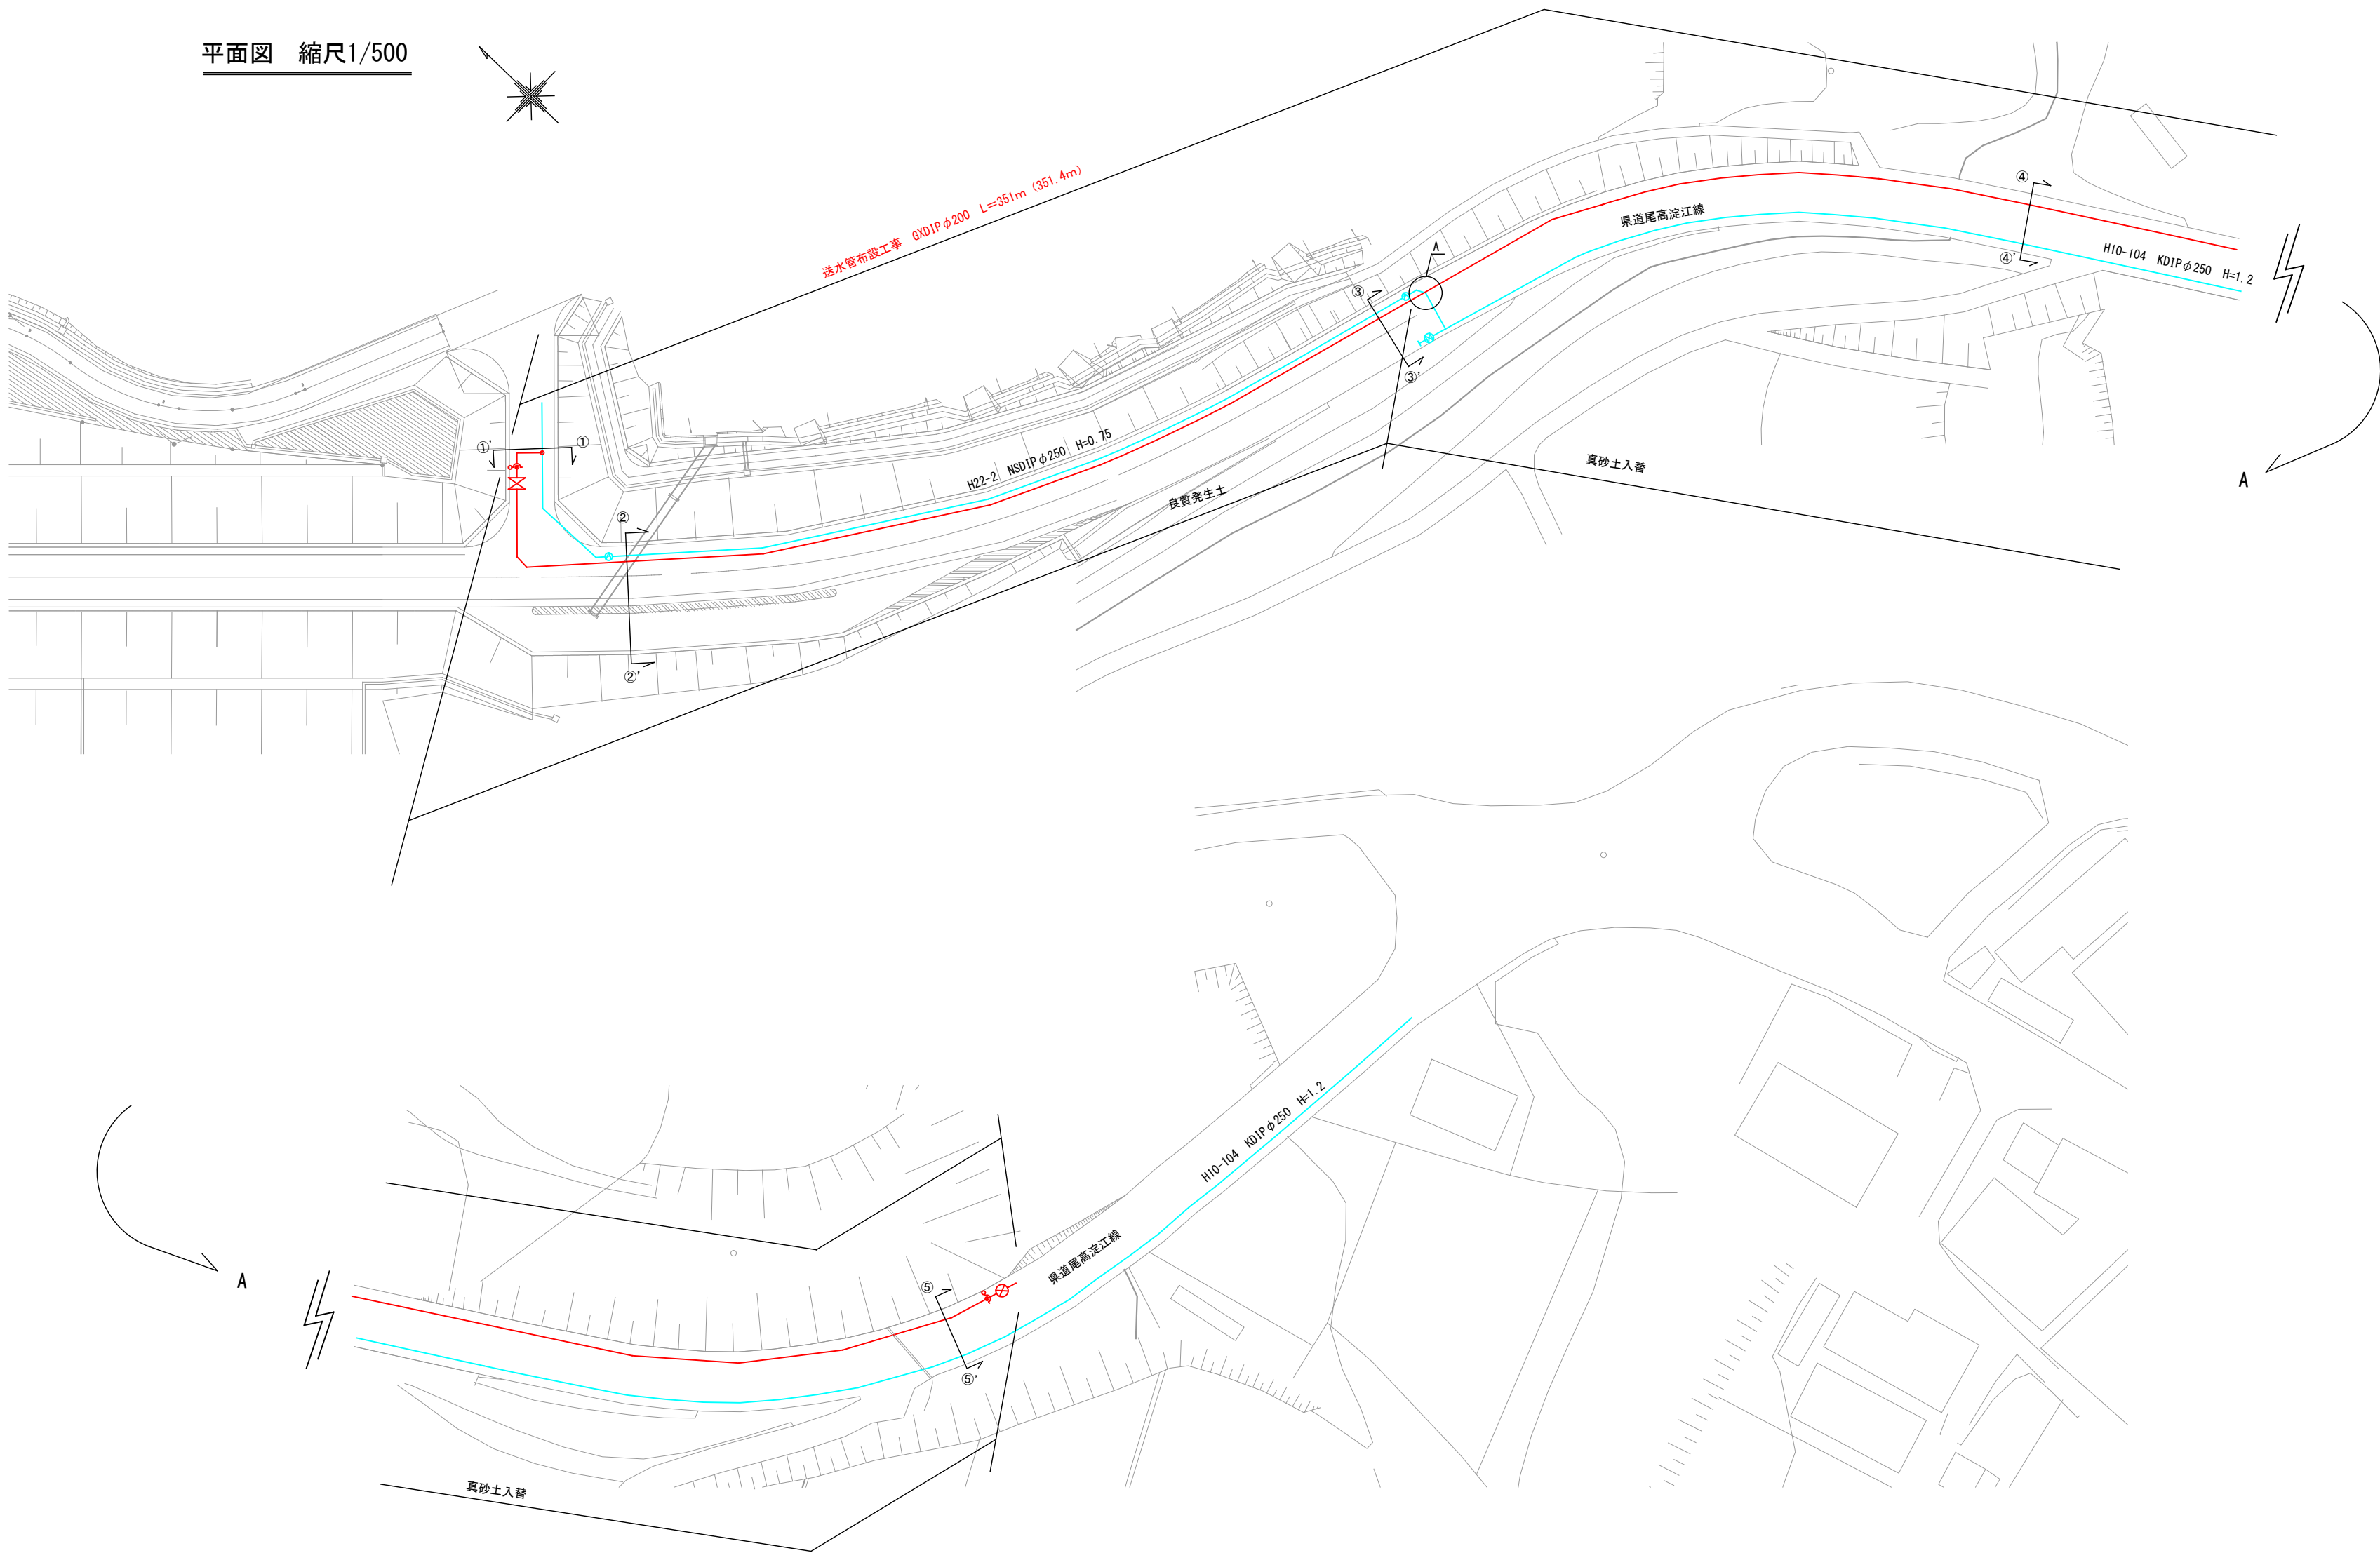

位置図 縮尺1/10000

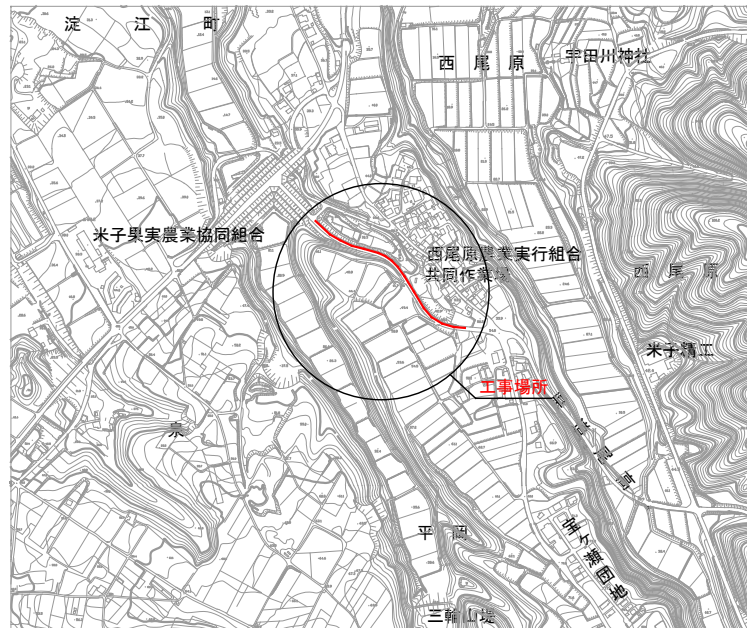


舗装復旧構成図 S=1:10

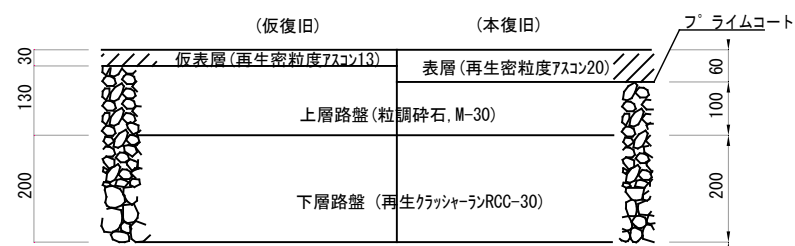


縦断面図 縮尺1/50

A部 既設NSDIP φ250 伏せ越し部

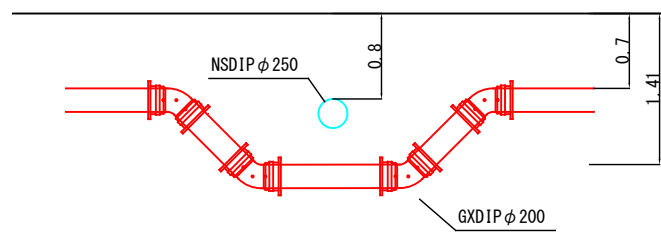


横断面図 縮尺1/100


① - ①'

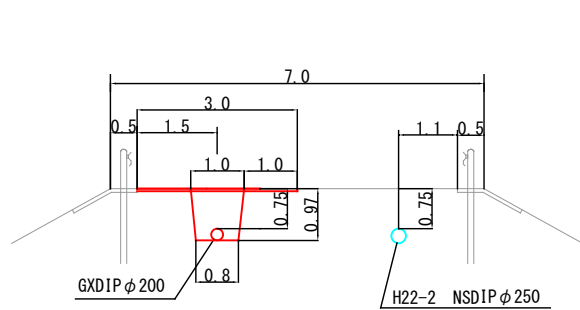


② - ②'

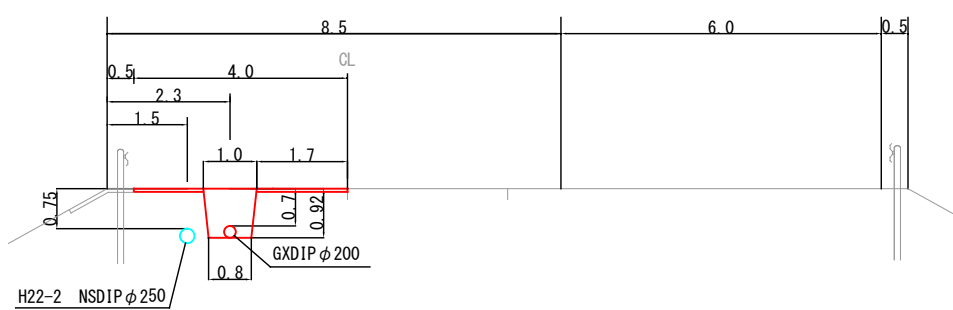


③ - ③'

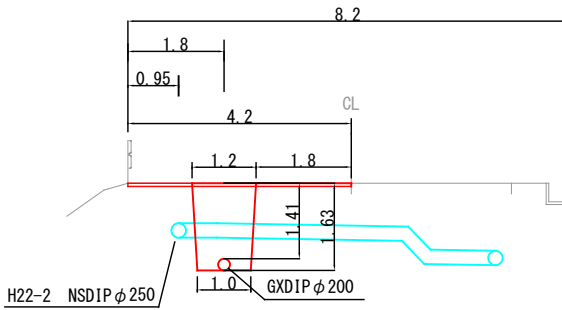

④ - ④'

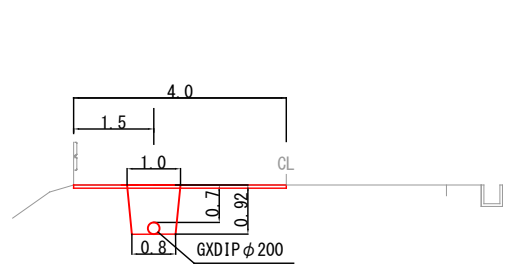


⑤ - ⑤'

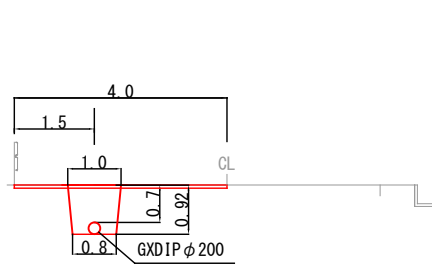

工事名 東部配水区再編事業送水管布設工事（西尾原2工区）			
縮尺	図示		
配管図	P121, 122		
図面番号	1/2	整理番号	R8-46
設計年月日	令和8年9月	日	
完成年月日	令和8年	月	日
米子市上下水道局設計監理課			

 詳細図 縮尺1/100



サドル付分水栓（CP用）φ250×φ50
密着コア
SKX分止水栓用ソケットφ50PE

SKXエルボφ50PE
PEφ50×4.6m
SKXバルブソケットφ50PE
K形管帽φ200×φ50

GX形受挿し仕切弁φ200
鉄蓋2号除雪（車道型） H=750
G-Link施工 1か所

A-1 ライナ

A-2 ライナ

①

ライナ

GX形曲管φ200×45°

GX形曲管φ200×45°
G-Link施工 1か所

ライナ

②

③

④～⑧

⑩～⑫

GX形曲管φ200×11° 1/4
ライナ

⑤⑥～⑤⑨

GX形曲管φ200×11° 1/4
ライナ

GX形曲管φ200×11° 1/4
ライナ

⑥⑩～⑥⑫

GX形曲管φ200×22° 1/2
ライナ

鉄蓋2号除雪（車道型） H=700
鉄蓋2号除雪（車道型）
TSキャップφ50
HIVPφ50×1.5m
TSエルボφ50
ゲートバルブφ50 ロングタイプ
SKXバルブソケットφ50VP ×3
K形管帽φ200×φ50

C-1 ライナ

⑥⑥

GX形曲管φ200×11° 1/4
ライナ


⑥⑤

⑥④

B

A

B

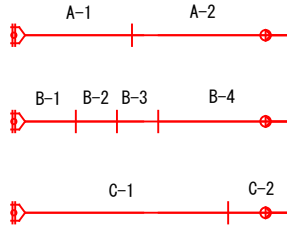

工事名	東部配水区再編事業送水管布設工事（西尾原2工区）				
縮 尺	図 示				
配 管 図	P121, 122				
図面番号		2/2	整理番号	R8-46	
設 計 年 月 日		令和	8年	9月	日
完 成 年 月 日		令和	年	月	日
米 子 市 上 下 水 道 局 設 計 監 理 課					